


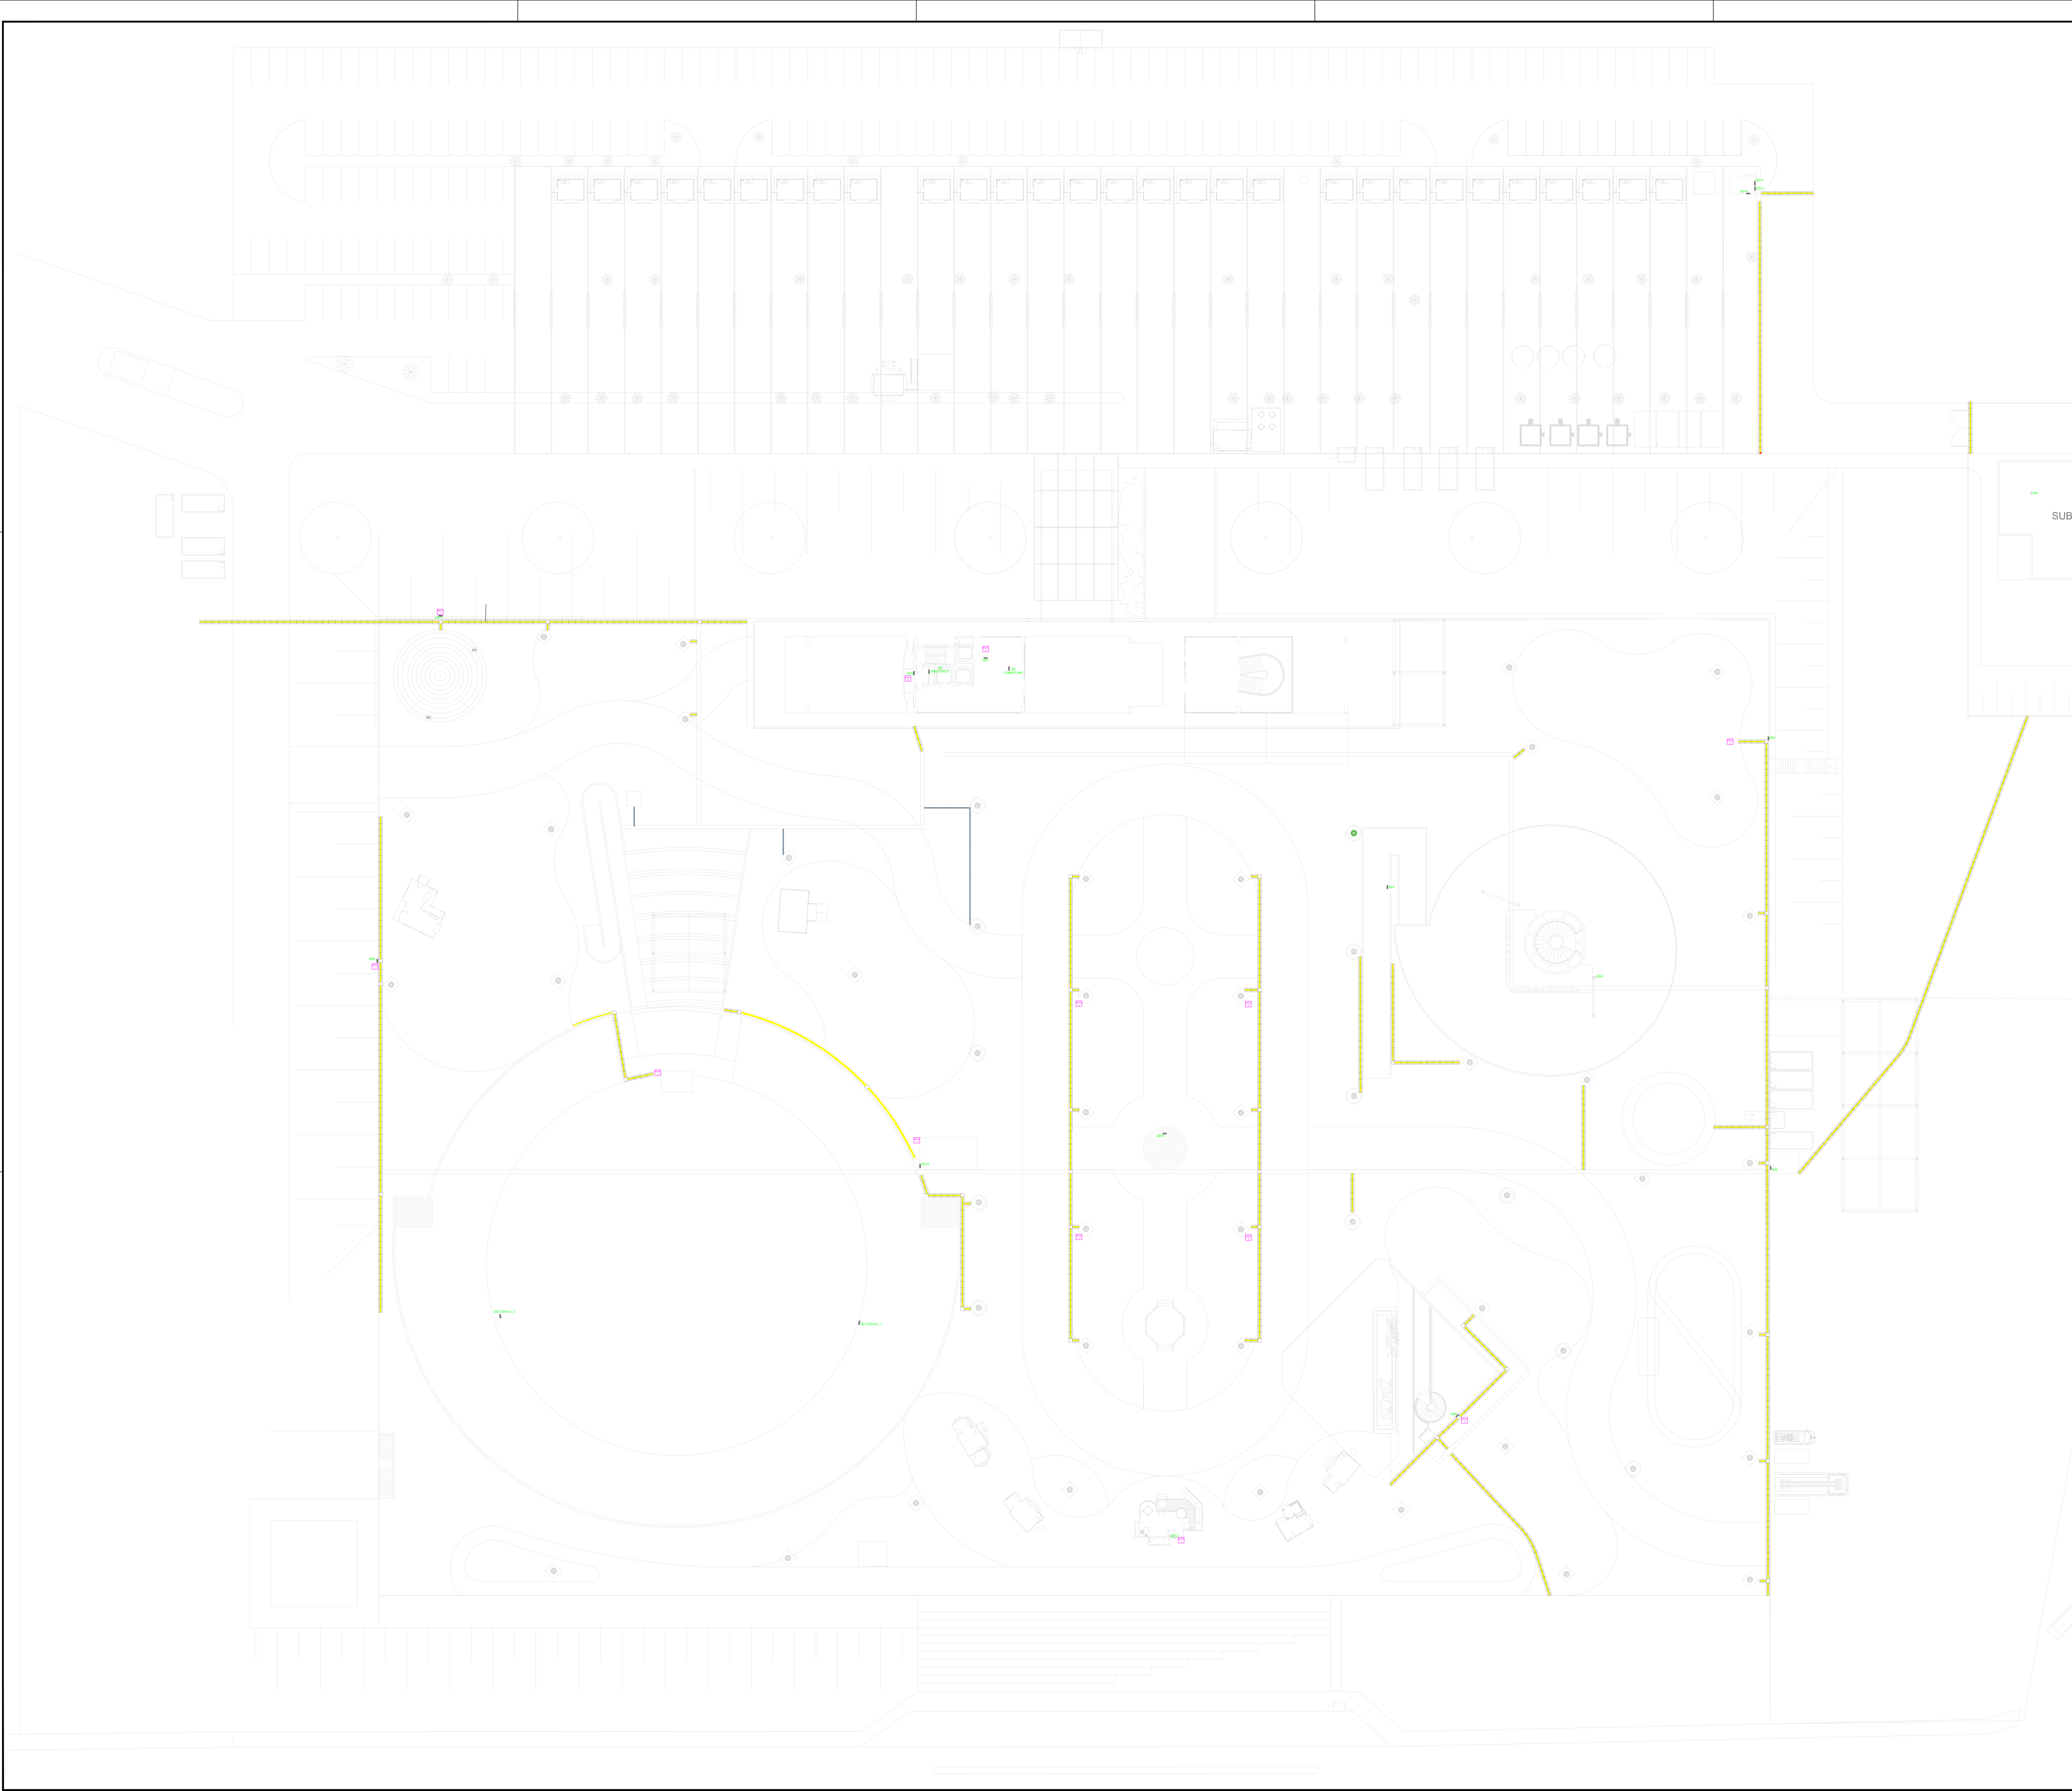

LEGENDA

Protetores de cabos em polietileno de alta densidade ou poliuretano 5 vias

Protetores de cabos em polietileno de alta densidade ou poliuretano 1 via

Rack Dimmer instalado ao tempo

Rack Dimmer instalado em local coberto

Rack Dimmer instalado em estrutura de decoração conforme projeto executivo de estruturas iluminadas



ORGANIZAÇÃO DAS
VOLUNTÁRIAS DE GOIÁS

ALOCÇÃO DOS RACK DIMMERS

CENTRO CULTURAL OSCAR NIEMEYER
NATAL DO BEM 2026

GERÊNCIA: GERÊNCIA DE ENGENHARIA E INFRAESTRUTURA

MAIK VICTOR PINTO
GERENTE

PEDRO HENRIQUE NOGUEIRA CORREIA
ENGENHEIRO ELETRICISTA - CREA: 002062853/D-GO

CONTÉUDO:
PLANTA BAIXA COM ALOCAÇÃO DOS RACKS
DIMMERS

ÁREAS:

ESCALA:
1/300

DATA:
MAI/2026

DESENHO:
PEDRO H.

REVISÃO: 00

Nº
01

01